


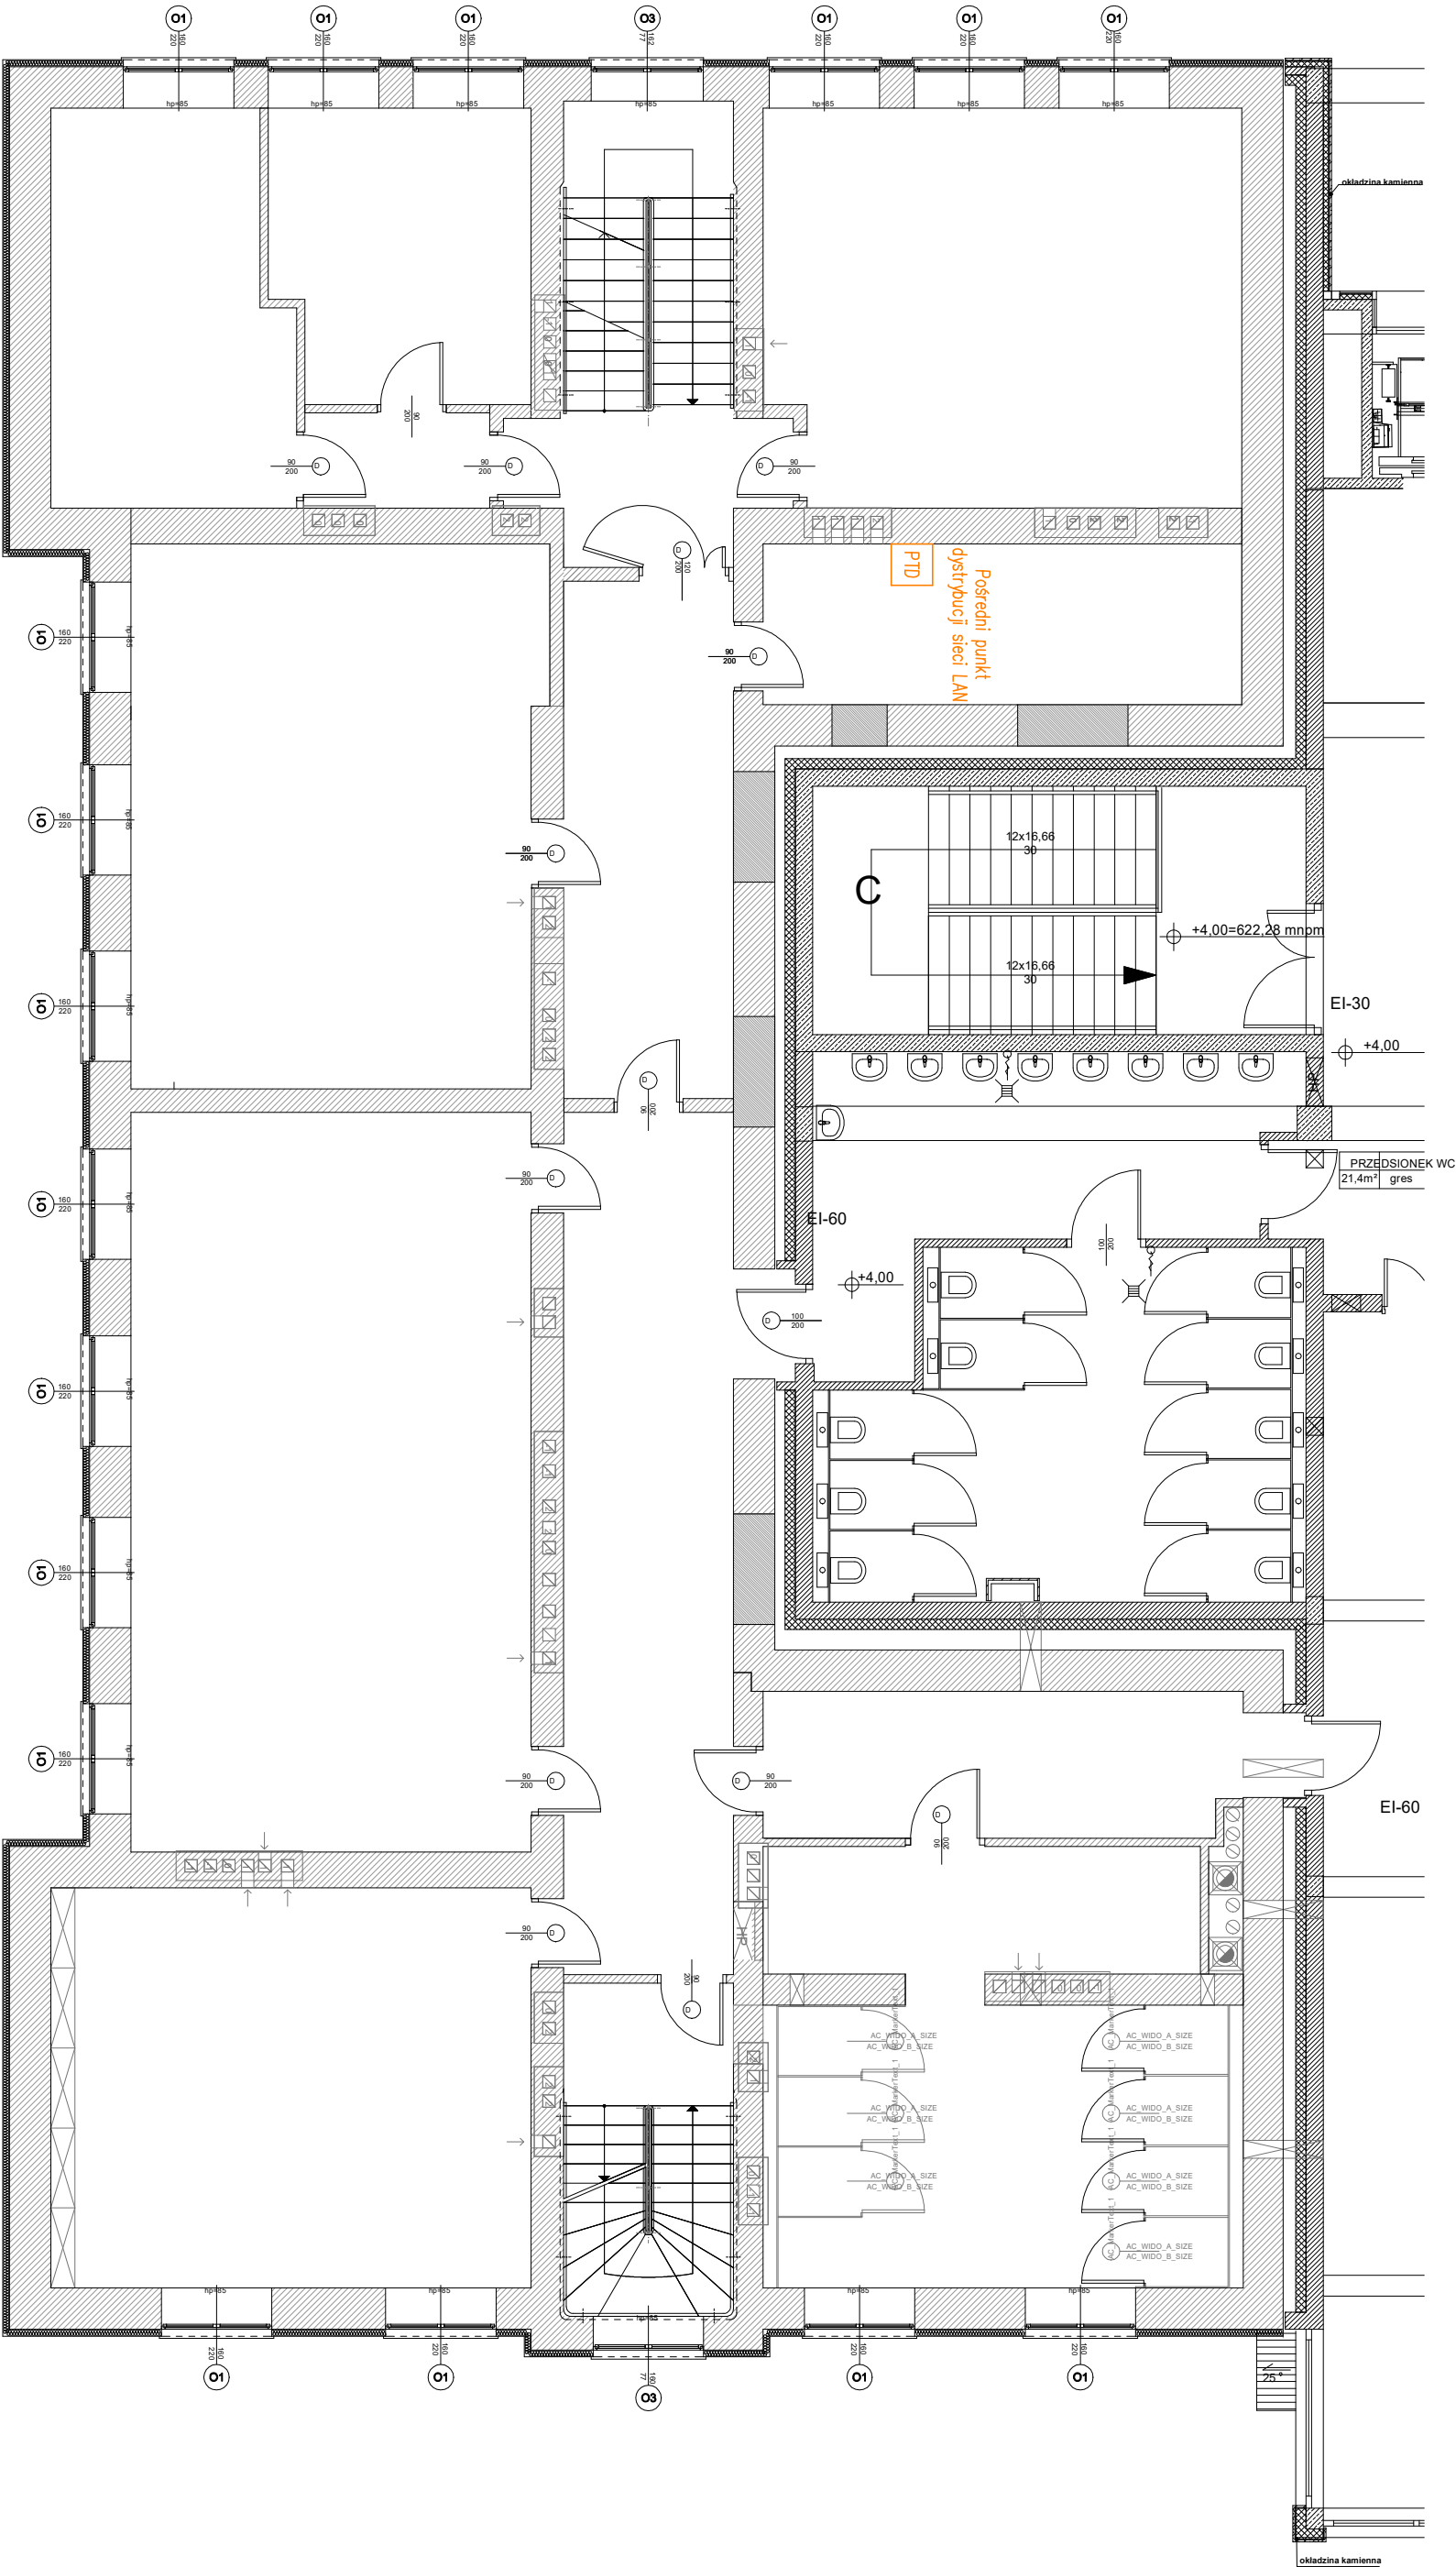

TEMAT (NAZWA)	ADAPTACJA CZĘŚCI BUDYNKU W RAMACH PROJEKTU „OPRACOWANIE I REALIZACJA PROGRAMU ROZWOJOWEGO KIERUNKU PIELĘGNIARSTWO PWSZ W NOWYM TARGU ORAZ UTWORZENIE MONOPROFLOWEGO CENTRUM SYMULACJI MEDYCZNEJ”		
ADRES INWEST.	NOWY TARG dz. nr ew. 6614/8		
RYSUNEK	INSTALACJA GNIAZD - RZUT 1 PIĘTRA		

PROJEKTOWAŁ ELEKTRYKA	mgr inż Karol Liszka spec. Instalacje	SKALA: 1:100
PROJEKTOWAŁ TELETECHNIKA	mgr inż Stanisław Jania spec. Instalacje	DATA: LUTY 2018
PROJEKTOWAŁ ELEKTRYKA	mgr inż Stanisław Jania spec. Instalacje	PROJ. WYKONAWCZY
PROJEKTOWAŁ ELEKTRYKA	mgr inż Stanisław Jania spec. Instalacje	BRANŻA: ELEKTRYCZNA
PROJEKTOWAŁ ELEKTRYKA	mgr inż Stanisław Jania spec. Instalacje	BRANŻA: ELEKTRYCZNA
PROJEKTOWAŁ ELEKTRYKA	mgr inż Stanisław Jania spec. Instalacje	BRANŻA: ELEKTRYCZNA
PROJEKTOWAŁ ELEKTRYKA	mgr inż Stanisław Jania spec. Instalacje	BRANŻA: ELEKTRYCZNA
PROJEKTOWAŁ ELEKTRYKA	mgr inż Stanisław Jania spec. Instalacje	BRANŻA: ELEKTRYCZNA
PROJEKTOWAŁ ELEKTRYKA	mgr inż Stanisław Jania spec. Instalacje	BRANŻA: ELEKTRYCZNA
PROJEKTOWAŁ ELEKTRYKA	mgr inż Stanisław Jania spec. Instalacje	BRANŻA: ELEKTRYCZNA