


1:1 5x10mm² do T5

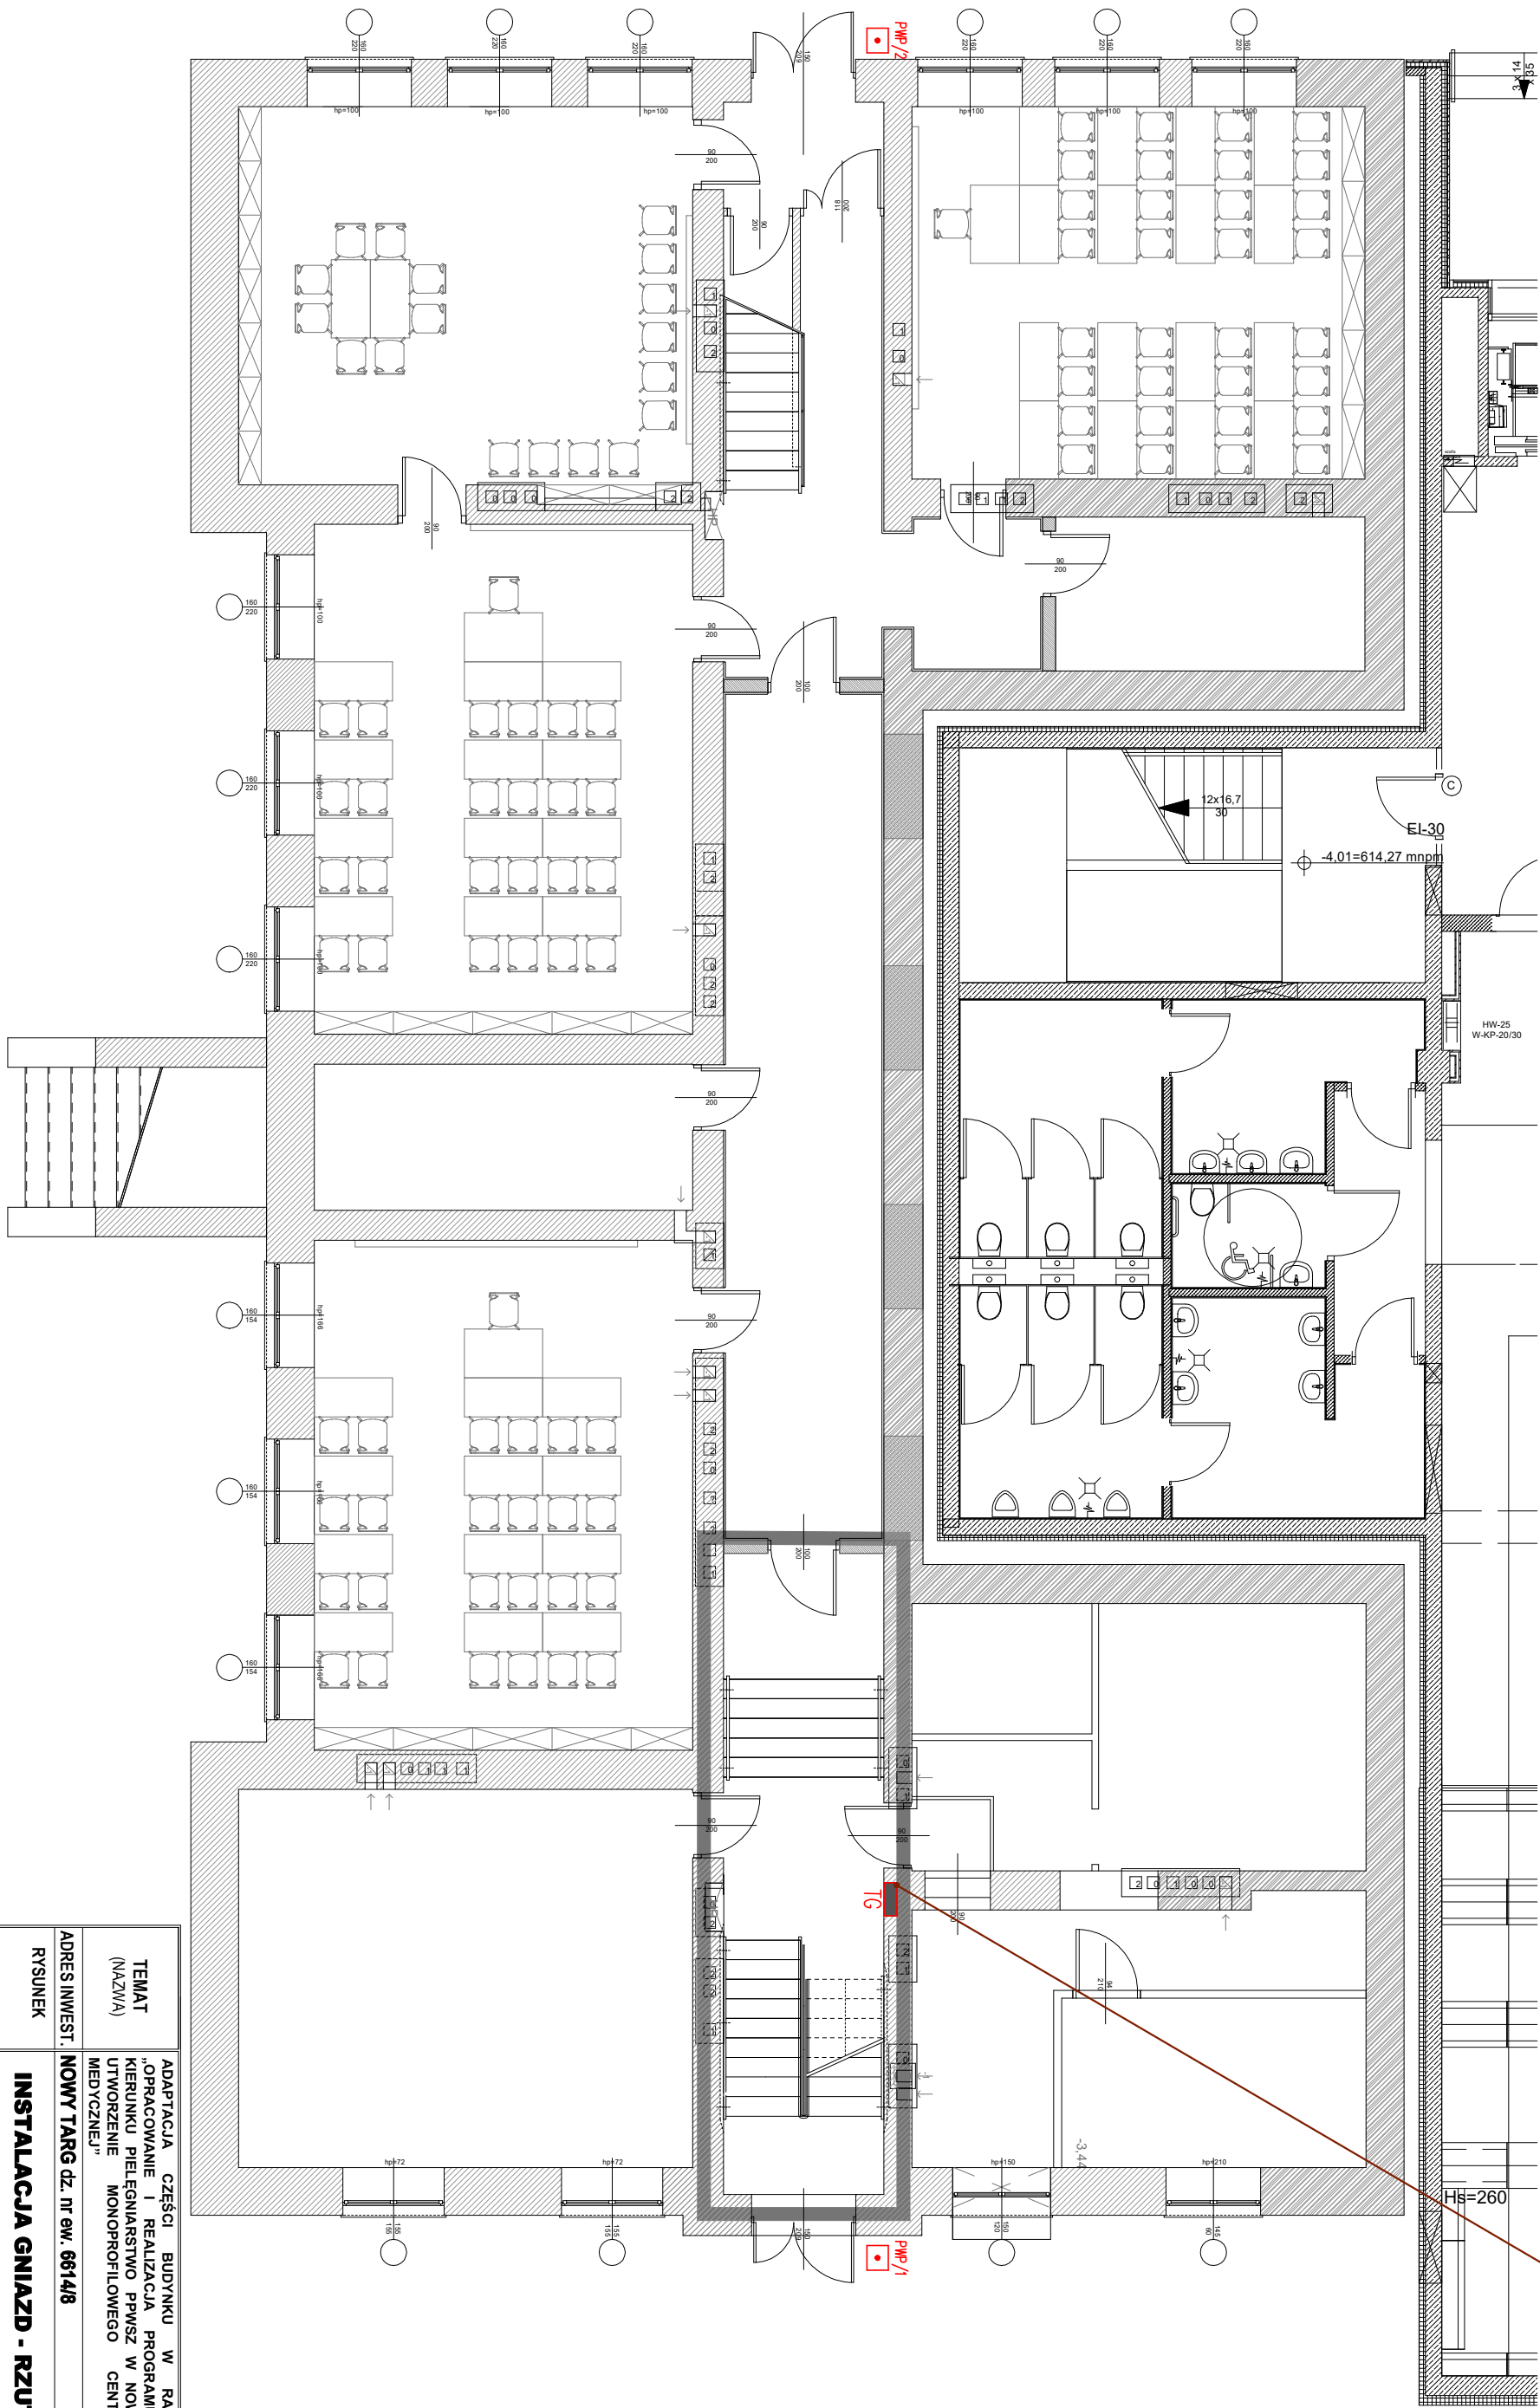

TEMAT (NAZWA)	ADAPTACJA CZĘŚCI BUDYNKU W RAMACH PROJEKTU „OPRACOWANIE I REALIZACJA PROGRAMU ROZWOJOWEGO KIERUNKU PIELĘGNIARSTWO PWSZ W NOWYM TARGU ORAZ UTWORZENIE MONOPROFILOWEGO CENTRUM SYMULACJI MEDYCZNEJ”		
ADRES INWEST.	NOWY TARG dz. nr ew. 6614/8		
RYSUNEK	INSTALACJA GNIAZD - RZUT PIWNICY		

PROJEKTOWAŁ ELEKTRYKA	mgr inż Karol Liszka spec. instalacyjna nr ewid. IABP/0055/P/NOEN/13	SKALA: 1:100
PROJEKTOWAŁ TELETECHNIKA	mgr inż Stanisław Jania spec. instalacyjna nr ewid. IABP/0055/P/NOEN/13	DATA: LUTY 2018
PRACOWNIA ARCHYTEKTONICZNA RAFAŁ MIREK	PRACOWNIA ARCHYTEKTONICZNA RAFAŁ MIREK	BRANŻA: ELEKTRYCZNA
PRACOWNIA ARCHYTEKTONICZNA RAFAŁ MIREK	PRACOWNIA ARCHYTEKTONICZNA RAFAŁ MIREK	E.01

UWAGA:

Ze względu na brak określonych podkładów architektonicznych
lokalizację urządzeń i pomieszczeń została należy traktować
jako orientacyjną